


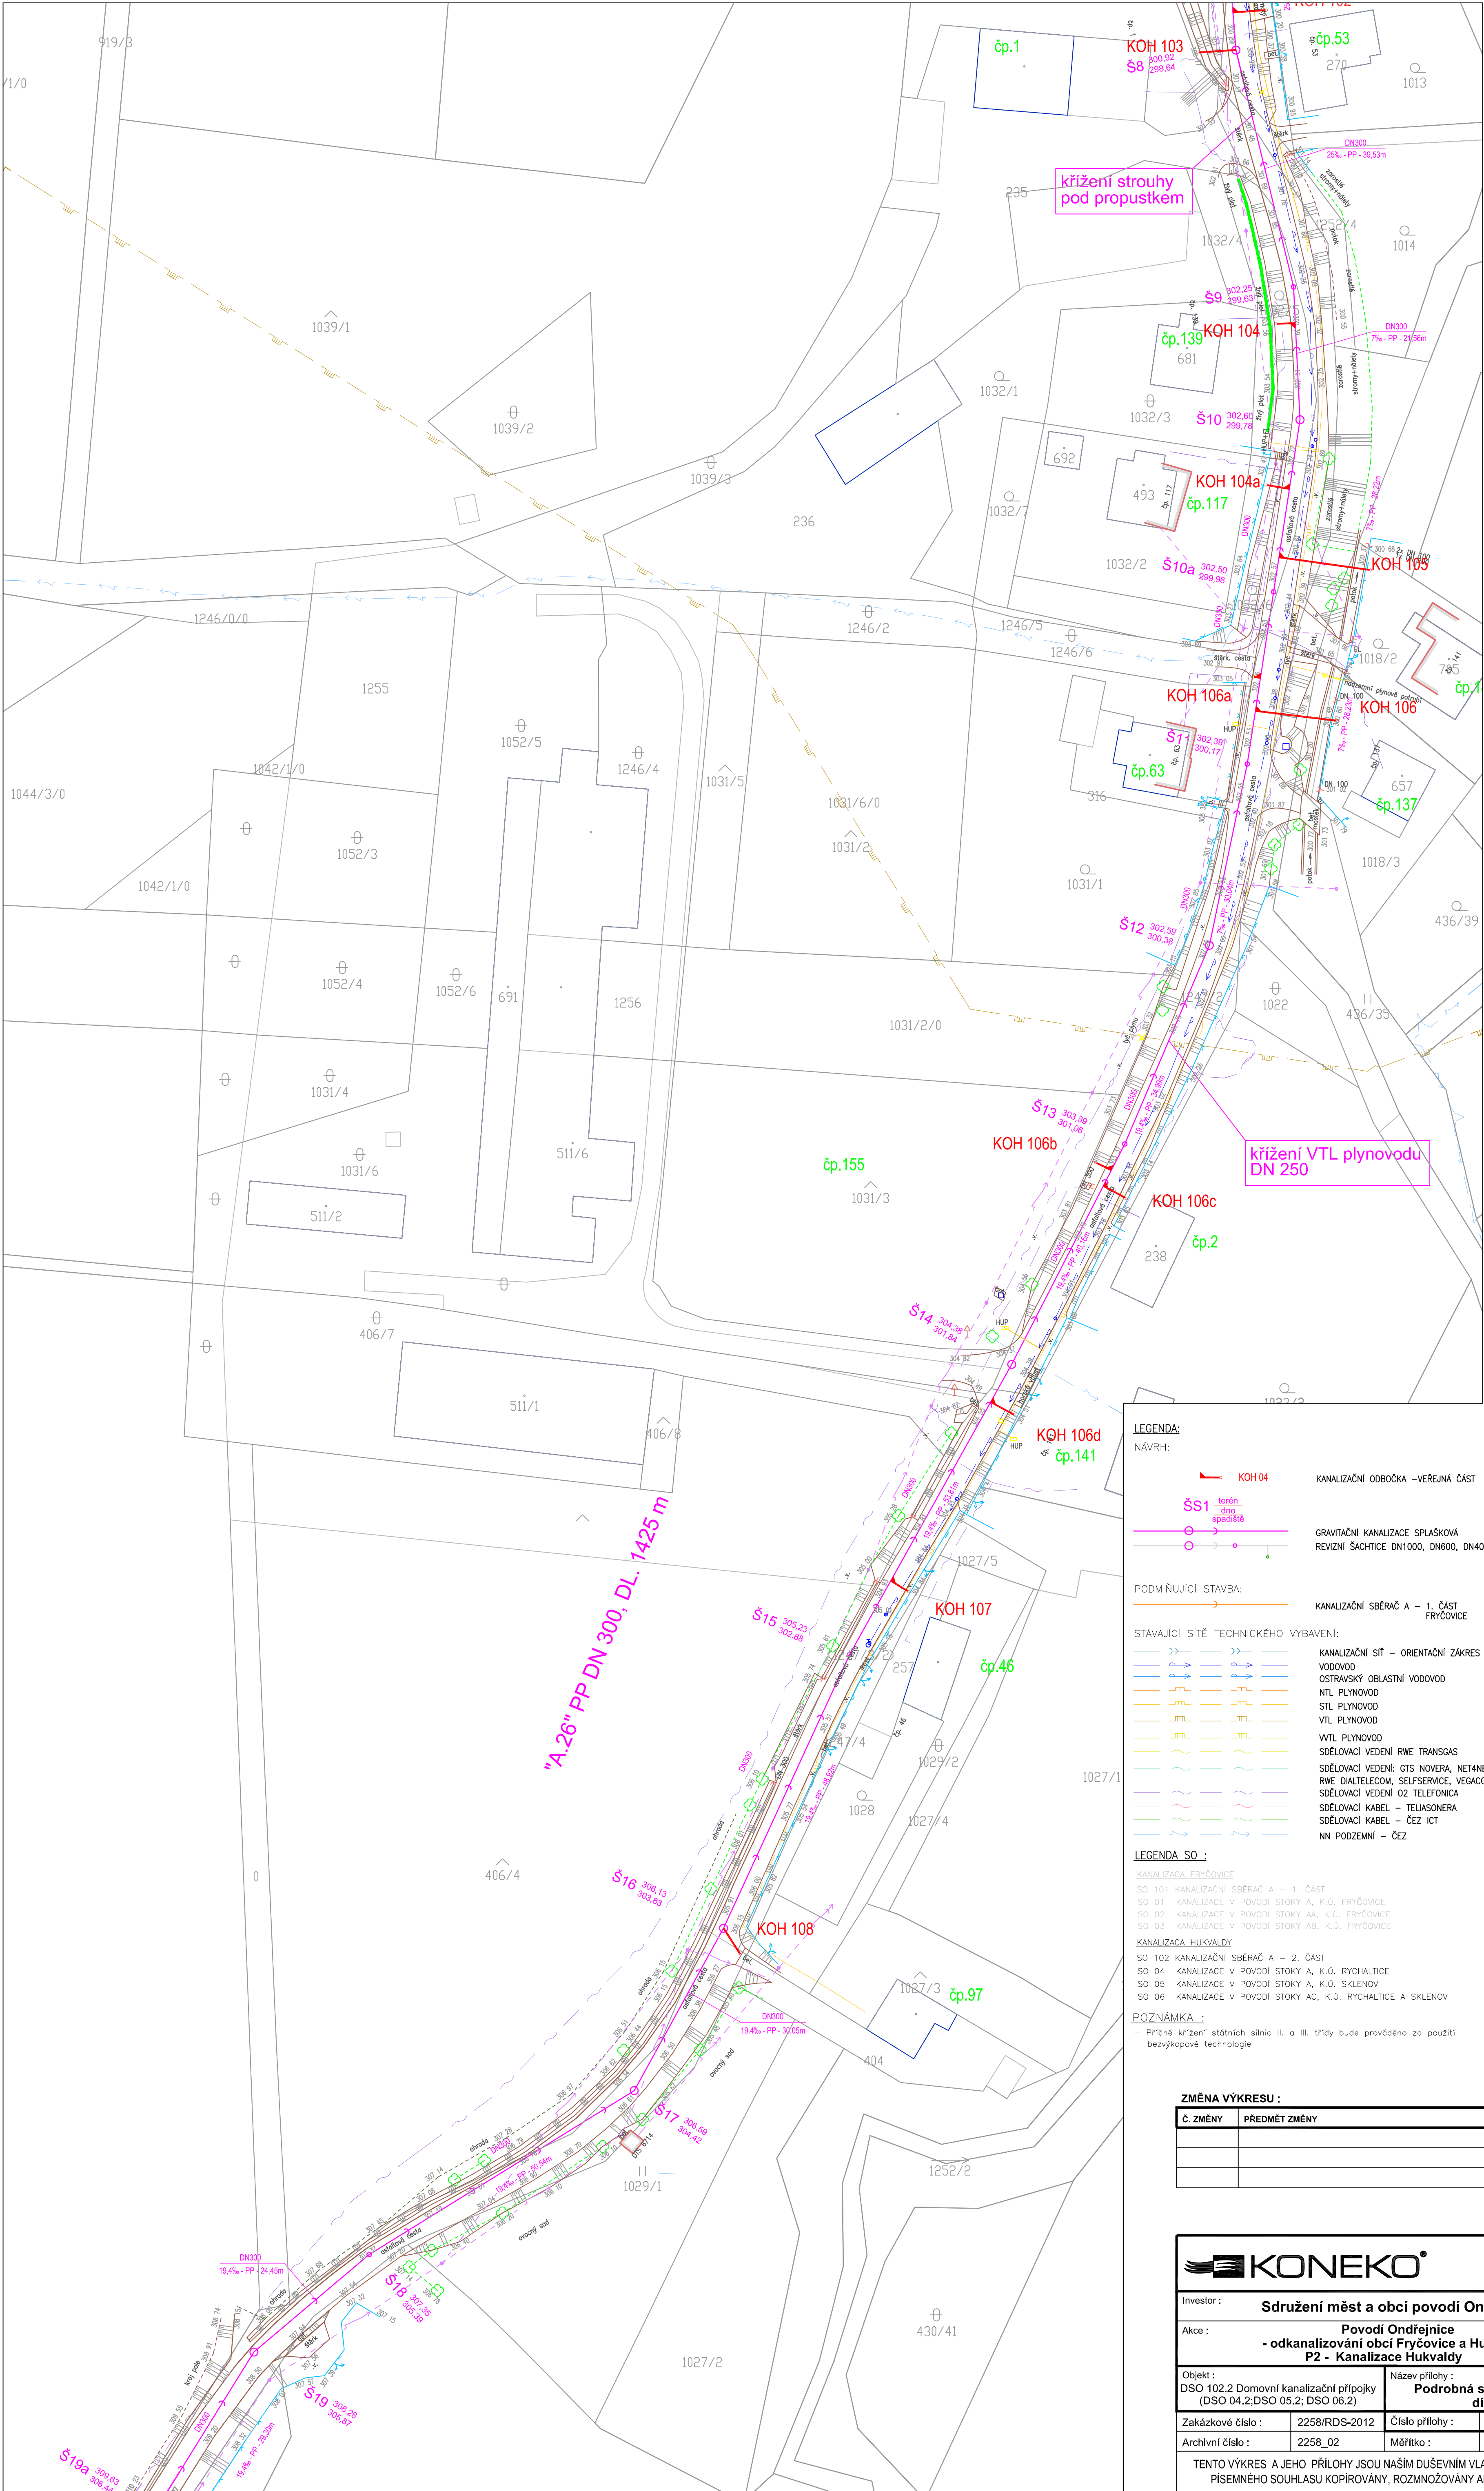

**LEGENDA:**  
NÁVRH:

KOH 04 KANALIZAČNÍ ODOBOČKA – VĚŘEJNÁ ČÁST

S11 terén, spádová GRAVITAČNÍ KANALIZACE SPLAŠKOVÁ  
REVIZNÍ ŠACHTY DN1000, DN600, DN400

PODMÍNUJÍCÍ STAVBA:

KANALIZAČNÍ SBĚRAČ A – 1. ČÁST FRYČOVICE

STÁVAJÍCÍ SÍŤ TECHNICKÉHO VYBAVENÍ:

KANALIZAČNÍ SÍŤ – ORIENTAČNÍ ZÁKRES  
VODOVOD  
OSTRAVSKÝ OBLASTNÍ VODOVOD  
NTL PLYNOVOD  
STL PLYNOVOD  
VTL PLYNOVOD  
VTL PLYNOVOD  
SDĚLOVACÍ VEDENÍ RWE TRANSAS  
SDĚLOVACÍ VEDENÍ: GTS NOVERA, NETANET, RWE DIALTELECOM, SELF-SERVICE, VEGACOM  
SDĚLOVACÍ VEDENÍ O2 TELEFONICA  
SDĚLOVACÍ KABEL – TELUS/SONERA  
SDĚLOVACÍ KABEL – ČEZ ICT  
NN PODZEMNÍ – ČEZ

**LEGENDA SO :**  
KANALIZACE FRYČOVICE


SO 101 KANALIZAČNÍ SBĚRAČ A – 1. ČÁST  
SO 01 KANALIZACE V POVODÍ STOKY A, K.Ú. FRYČOVICE  
SO 02 KANALIZACE V POVODÍ STOKY AA, K.Ú. FRYČOVICE  
SO 03 KANALIZACE V POVODÍ STOKY AB, K.Ú. FRYČOVICE

KANALIZACE HUKVALDY

SO 102 KANALIZAČNÍ SBĚRAČ A – 2. ČÁST  
SO 04 KANALIZACE V POVODÍ STOKY A, K.Ú. RYCHALTICE  
SO 05 KANALIZACE V POVODÍ STOKY A, K.Ú. SKLENOV  
SO 06 KANALIZACE V POVODÍ STOKY AC, K.Ú. RYCHALTICE A SKLENOV

**POZNÁMKA :**  
– Při tvorbě křížení státních silnic II. a III. třídy bude prováděno za použití bezvýkopové technologie

| ZMĚNA VÝKRESU : |               |                |             |
|-----------------|---------------|----------------|-------------|
| Č. ZMĚNY        | PŘEDMĚT ZMĚNY | ZMĚNU PROVEDL. | DATUM ZMĚNY |
|                 |               |                |             |
|                 |               |                |             |
|                 |               |                |             |

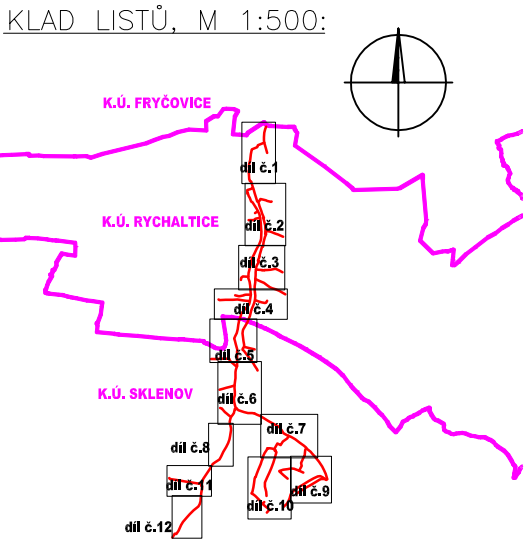

709 00 OSTRAVA - Výstavní 2224/8  
TEL: (+420) 596 633 836 FAX: (+420) 596 633 889  
(+420) 596 664 111 E-MAIL: koneko@koneko.cz

|                                                                                                                                                                                         |  |                                                        |  |
|-----------------------------------------------------------------------------------------------------------------------------------------------------------------------------------------|--|--------------------------------------------------------|--|
| Investor : <b>Sdružení měst a obcí povodí Ondřejnice</b>                                                                                                                                |  | Hlavní inženýr projektu : Ing. S. Gorbunov             |  |
| Akce : <b>Povodí Ondřejnice - odkanalizování obcí Fryčovice a Hukvaldy P2 - Kanalizace Hukvaldy</b>                                                                                     |  | Zodp. projektant : Ing. J. Zavadil                     |  |
| Objekt : <b>DSO 102.2 Domovní kanalizační přípojky (DSO 04.2; DSO 05.2; DSO 06.2)</b>                                                                                                   |  | Název přílohy : <b>Podrobná situace stavby díl č.8</b> |  |
| Zakázkové číslo : 2258_02                                                                                                                                                               |  | Číslo přílohy : P2/010                                 |  |
| Archivní číslo : 2258_02                                                                                                                                                                |  | Měřítko : 1 : 500                                      |  |
|                                                                                                                                                                                         |  | Stupeň : DPS                                           |  |
|                                                                                                                                                                                         |  | Datum : 10/2013                                        |  |
| TENTO VÝKRES A JEHO PŘÍLOHY JSOU NAŠIM DUŠEVNÍM VLASTNICTVÍM, NESMÍ BÝT BEZ NAŠEHO PŘEDCHOZÍHO PÍSEMNÉHO SOUHLASU KOPÍROVÁNY, ROZMNOŽOVÁNY ANI ZPŘÍSTUPNĚNY JINÝMI OSOBAMI NEBO FIRMAMI |  |                                                        |  |