


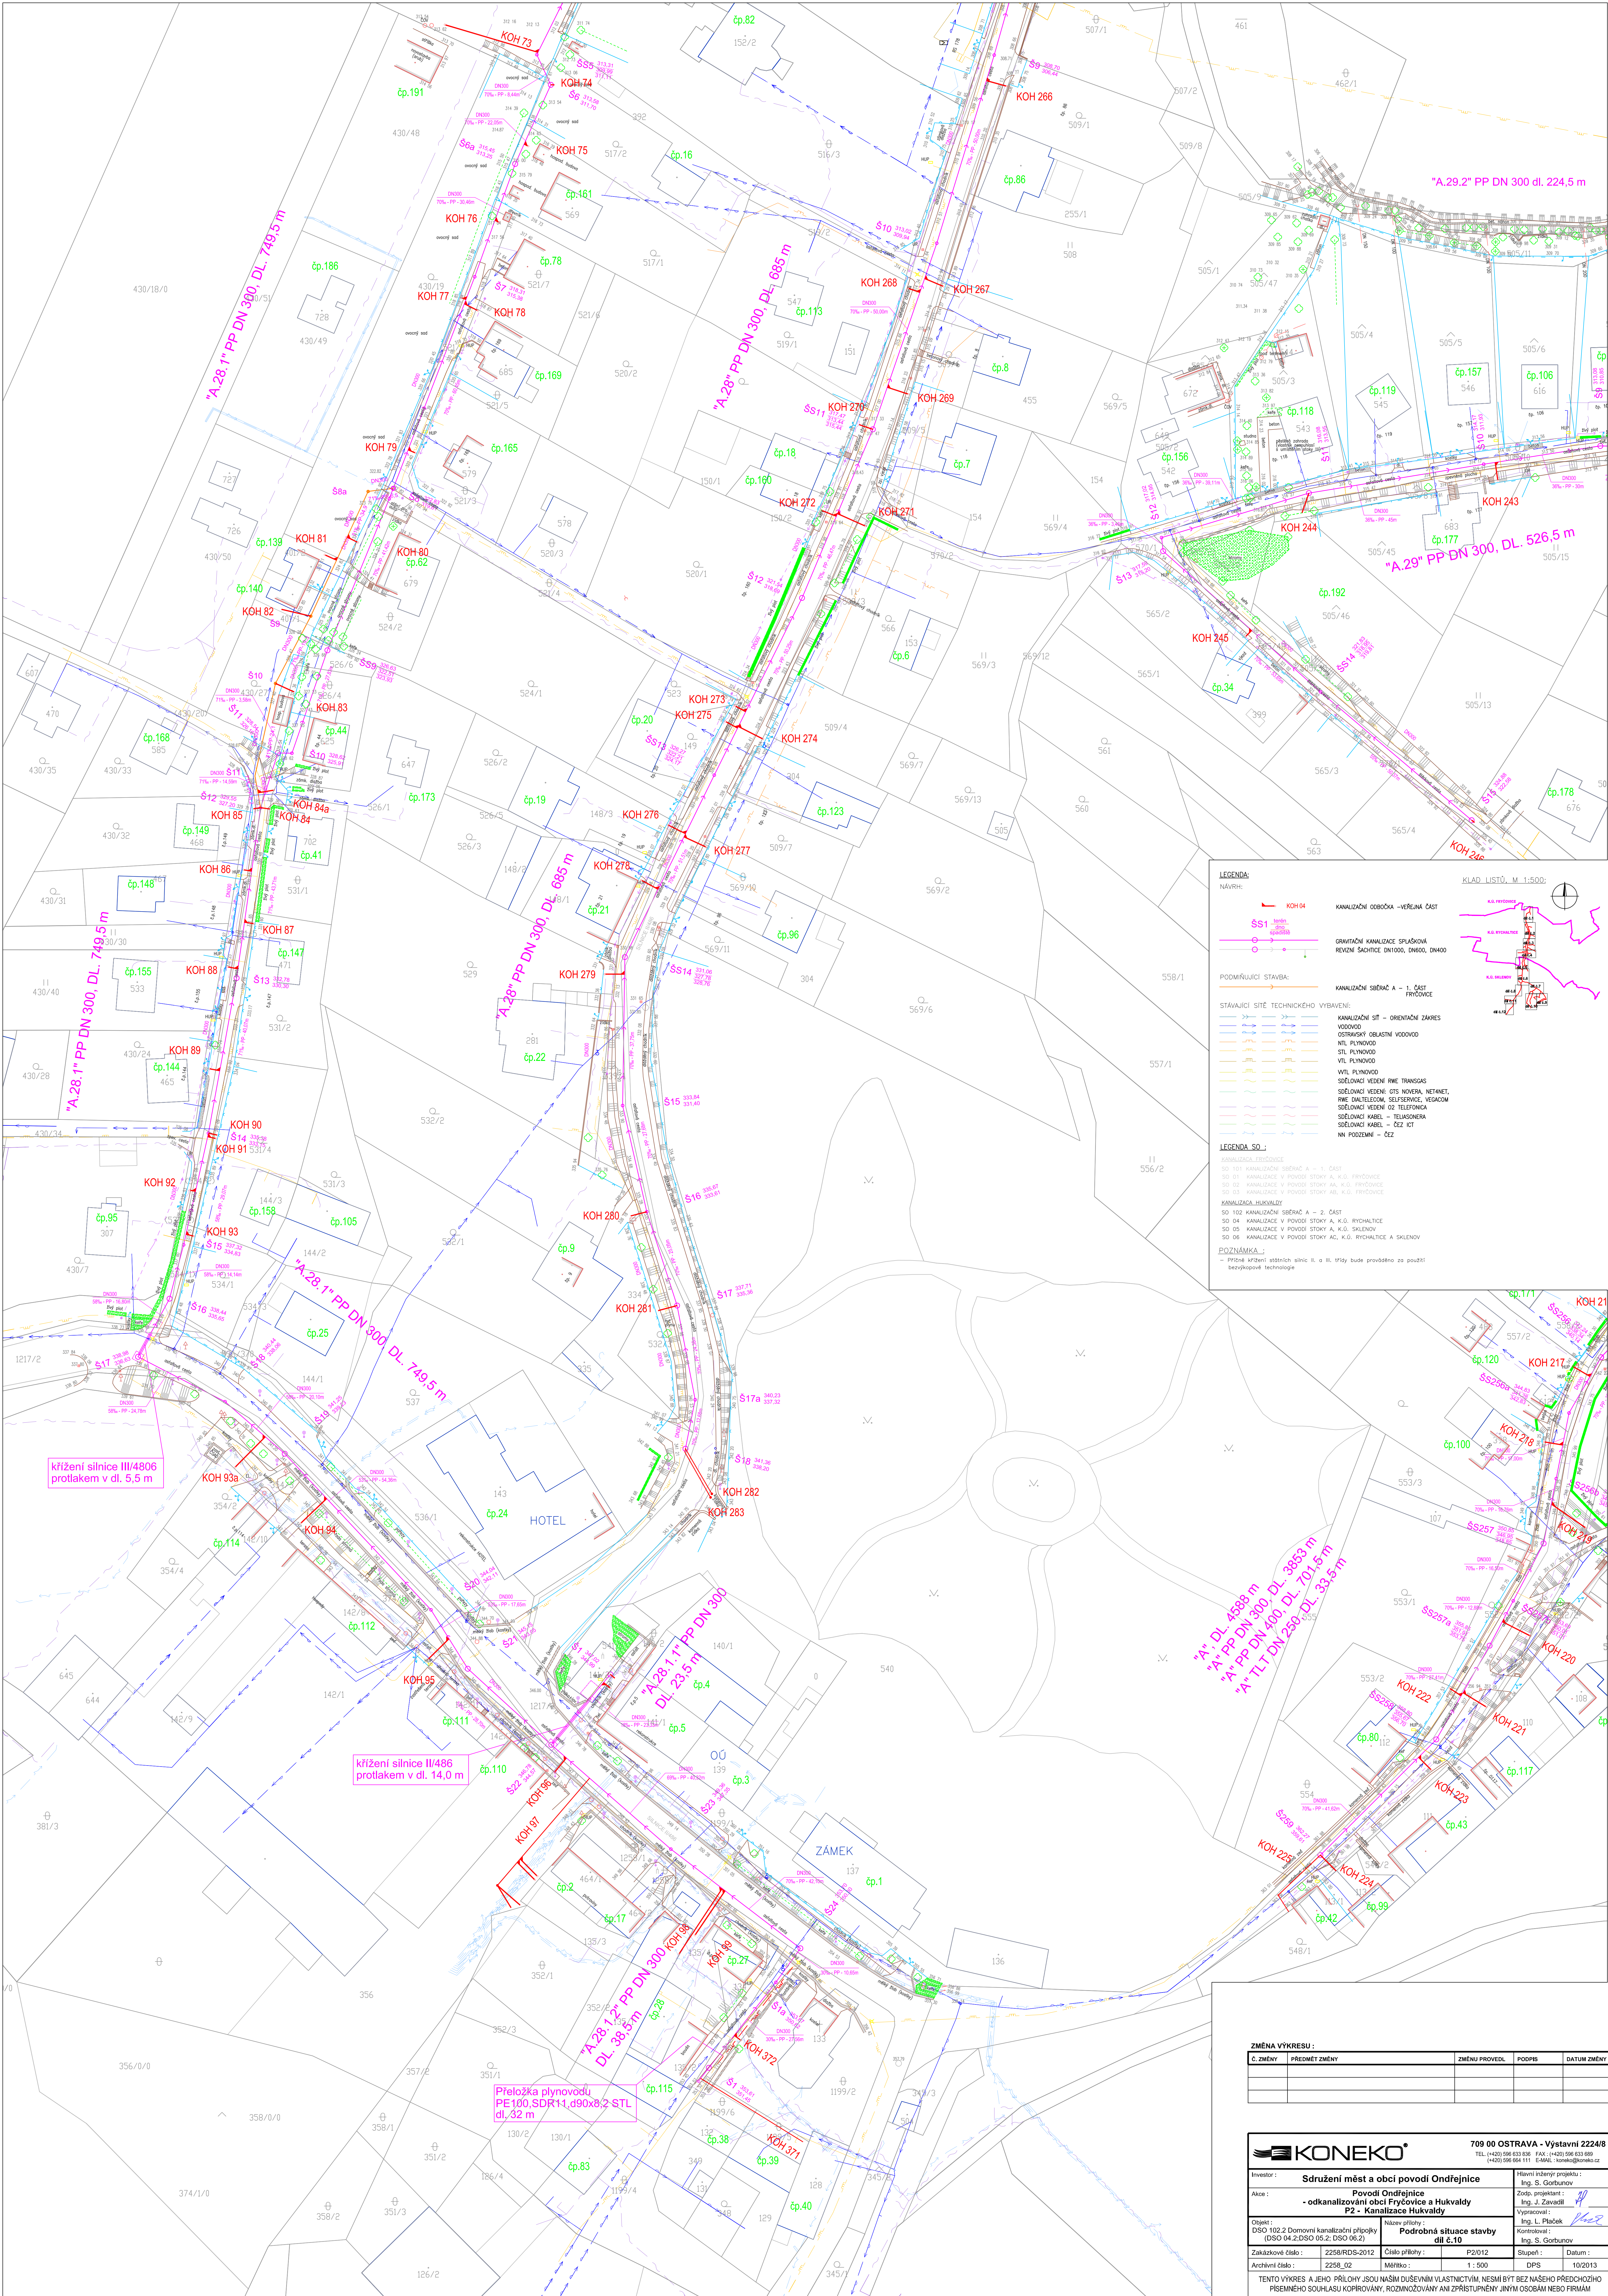

ZMĚNA VÝKRESU :				
Č. ZMĚNY	PŘEDMĚT ZMĚNY	ZMĚNU PROVEDL	PODPIS	DATUM ZMĚNY

709 00 OSTRAVA - VÝSTAVNÍ 2224/8
TEL: (+420) 596 633 581 FAX: (+420) 596 633 589
(+420) 596 664 111 E-MAIL: koneko@koneko.cz

Investor: **Sdružení měst a obcí povodí Ondřejnice**

Alce: **Povodí Ondřejnice
- odkanalizování obcí Fryčovic a Hukvaldy
P2 - Kanalizace Hukvaldy**

Hlavní inženýr projektu: Ing. S. Gorbunov
Zodp. projektant: Ing. J. Zavadil
Výpracoval: Ing. L. Pláček
Kontrolant: Ing. S. Gorbunov

Objekt: **DSO 102.2 Domovní kanalizační přípojky (DSO 04.2 DSO 05.2; DSO 06.2)**

Název přílohy: **Podrobná situace stavby dle 6.10**

Zakázkové číslo: 2256/RDS-2012
Číslo přílohy: P2/012
Měřítko: 1 : 500
Stupeň: DPS
Datum: 10/2013

TENTO VÝKRES A JEHO PŘÍLOHY JSOU NÁŠIM DUŠEVNÍM VLASTNICTVÍM. NESMÍ BÝT BEZ NÁŠHO PŘEDCHOZÍHO PÍSEMNÉHO SOUHLASU KOPÍROVÁNY, ROZMNOŽOVÁNY ANI ZPŘÍSTUPNĚNY JINÝMI OSOBAMI NEBO FIRMAMI